

| MAPA DO CELÓW PROJEKTOWYCH.                                                                                                                                                                                                                                                                                                             |                        | G.6640.1971.2022 |  |
|-----------------------------------------------------------------------------------------------------------------------------------------------------------------------------------------------------------------------------------------------------------------------------------------------------------------------------------------|------------------------|------------------|--|
| Id. Zgłoszenia:                                                                                                                                                                                                                                                                                                                         |                        | Lipiny           |  |
| Nazwa miejscowości                                                                                                                                                                                                                                                                                                                      | identyfikator          | 142607_2         |  |
| Jednostka ewidencyjna                                                                                                                                                                                                                                                                                                                   | nazwa                  | Przesmyki        |  |
|                                                                                                                                                                                                                                                                                                                                         | identyfikator          | 0011             |  |
| Obręb ewidencyjny                                                                                                                                                                                                                                                                                                                       | nazwa                  | Lipiny           |  |
|                                                                                                                                                                                                                                                                                                                                         |                        | 581/1, 581/2     |  |
| Nr działek                                                                                                                                                                                                                                                                                                                              |                        | 1:500            |  |
| Skala mapy                                                                                                                                                                                                                                                                                                                              |                        | 2000/7           |  |
| Nazwa układu współrzędnych                                                                                                                                                                                                                                                                                                              | prostokątnych płaskich | PL-EVRF2007-NH   |  |
|                                                                                                                                                                                                                                                                                                                                         | układu wysokości       | 27.05.2022       |  |
| Data opracowania mapy                                                                                                                                                                                                                                                                                                                   |                        |                  |  |
| Poświadczam, że niniejszy dokument został opracowany w wyniku prac inżynierskich i kartograficznych, których rezultaty zawiera operat techniczny pozytywnie zweryfikowany protokołem nr G.6640.1971.2022. 1 z dnia 08.06.2022. Jednocześnie informuję, że jestem świadomy odpowiedzialności karnej za złożenie fałszywego oświadczenia. |                        |                  |  |



STOK-GIS  
NIP: 8211275353  
REGON: 383114550

Anna Siergiej  
08-110 stok Łocki-Felwark  
ul. Wiosenna 32



mgr inż. Arkadiusz Siergiej  
Uprawnienia GKG Nr 19014

Załącznik nr 1 do pisma OR-DL.420.1.2022.178

Przybycien  
Robert

Cyfrowo podpisane  
przez Przybycien  
Robert  
Data: 14.09.2022 13:09

UWAGA!!

- PROJEKTOWANE KABLE SN NALEŻY UKŁADAĆ W ROWIE KABLOWYM NA GŁĘBOKOŚCI 0,8m (RÓW 0,9m). POD KABLEM I NA KABLU NALEŻY UMIEŚCIĆ 10-centymetrową WARSZTĘ OCHROŃNĄ PIASKU NIENORMOWANĄ BEZ GRUZU I KAMIENI. POZOSTŁĄ CZĘŚĆ WYKOPU UZUPEŁNIĆ GRUNTEM RODZIMYM. NAD KABLEM UŁOŻYĆ FOLIĘ KOLORU CZERWONEGO, NA CAŁEJ TRASIE ZASTOSOWAĆ TRWAŁE OZNACZNIKI ZAŁOŻONE BEZPOŚREDNIO NA KABLE. W ODLEGŁOŚCIACH NIE WIEKSZYCH NIŻ 10m ORAZ W MIEJSCACH CHARAKTERYSTYCZNYCH. SKRZYŻOWANIE ISTNIEJĄCEGO GAZOCIĄGU Z PROJEKTOWANYM DOZIEMNYM PRZYLĄCZEM ELEKTROENERGETYCZNYM SN W OBRĘBIE STREFY KONTROLNEJ GAZOCIĄGU NALEŻY ZABEZPIECZYĆ PRZY WYKORZYSTANIU RUR OSŁONOWY RURZE OSŁONOWEJ GŁADKOŚCIENNEJ Z POLIETYLENU HDPE - ŚREDNICA ZEWNĘTRZNA 160mm, GRUBOŚĆ ŚCIANY 8mm, DŁUGOŚĆ RURY OSŁONOWEJ 7m - PO 3,5m W OBU KIERUNKACH OD MIEJSCA SKRZYŻOWANIA
- W MIEJSCU SKRZYŻOWANIA ISTNIEJĄCEGO GAZOCIĄGU Z DOZIEMNYM PRZYLĄCZEM ELEKTROENERGETYCZNYM SN NALEŻY ZACHOWAĆ ODLEGŁOŚĆ PIONOWĄ OD ŚCIANKI GAZOCIĄGU NIE MNIJSZĄ NIŻ 0,2m.
- KĄT SKRZYŻOWANIA ISTNIEJĄCEGO GAZOCIĄGU Z PROJEKTOWANYM DOZIEMNYM PRZYLĄCZEM ELEKTROENERGETYCZNYM SN POWINIEN BYĆ NIE MNIJSZY NIŻ 60°.
- WSZELKIE PRACE ZIEMNE W STREFIE KONTROLNEJ GAZOCIĄGU WYKONYWAĆ RĘCZNIE - METODĄ WYKOPU OTWARTEGO

| Legenda                                                                               |                                                                                                                                  |
|---------------------------------------------------------------------------------------|----------------------------------------------------------------------------------------------------------------------------------|
| Symbol                                                                                | Opis                                                                                                                             |
|    | Obszar planowanej inwestycji wg. decyzji o warunkach zabudowy Zp.C6.6730.21.2021                                                 |
|   | Proj. moduły fotowoltaiczne na konstrukcji wsporczej                                                                             |
|  | Proj. kontenerowa stacja transformatorowa                                                                                        |
|  | Proj. doziemna instalacja elektryczna nN                                                                                         |
|  | Proj. przyłącze elektroenergetyczne SN wg. odrębnego opracowania na podst. art. 29a PB                                           |
|  | Proj. uziom otokowy, połączenia wyrównawcze                                                                                      |
|  | Proj. rura osłonowa gładkościenne z polietylenu HDPE - średnica zewnętrzna 160mm, długość 7m                                     |
|  | Proj. urządzenia techniczne - inwerter DC/AC zawieszone na profilach konstrukcji wsporczej od strony północnej                   |
|  | Lokalizacja zjazdu z drogi gminnej działka nr ewid. 1269 - wg odrębnego opracowania. Kłomnik wejście do stacji transformatorowej |
|  | Ogrodzenie terenu (wg. odrębnego opracowania), słupki wbite w grunt, brama wjazdowa 5m                                           |
|  | Projektowane miejsce postojowe                                                                                                   |
|  | Neutworzony układ komunikacyjny (według oddzielnego opracowania)                                                                 |

Oświadczam, że projekt sporządzono na niezmienionym wstępnym mapie do celów projektowych. Za zgodność z oryginałem.  
**mgr inż. Karol Mitros**  
upr. bud. do projektowania bez ograniczeń w specjalności instalacyjnej w zakresie sieci instalacji i urządzeń elektroenergetycznych nr ewid. PDL/0067/PBE/18  
(pieczęć i podpis)

**CORAL**  
CORAL W. Perkowski, J. Perkowski Sp. z o.o.  
ul. Podleśna 3, 16-070 Chorześć  
tel (85) 654 45 26  
fax (85) 675 24 74  
www.coral.com.pl  
coral@coral.com.pl

OBIEKT Budowa i montaż zespołu urządzeń infrastruktury technicznej tj. moduły fotowoltaiczne na konstrukcji wsporczej o łącznej mocy do 2,2 MW, kontenerowa stacja transformatorowa, doziemna instalacja elektryczna nN

INWESTOR Łukasz Stasiuk ul. T. Hennela 10/77 02-495 Warszawa

ADRES dz. nr 581/1, 581/2, obręb 0011 Lipiny, jedn. ewid. 142607\_2 Przesmyki Nr rysunku Z-1

STADIUM Projekt Zagospodarowania Terenu Data: 02.09.2022

NAZWA Projekt Zagospodarowania Terenu Skala: 1:500


Zespół autorski Nazwisko i Imię, nr i zakres uprawnień Podpis

Projektant mgr inż. Karol Mitros, upr. nr PDL/0067/PBE/18 do projektowania i kierowania robotami budowlanymi bez ograniczeń w specjalności instalacyjnej w zakresie sieci instalacji i urządzeń elektroenergetycznych

Sprawdził mgr inż. Daniel Zdrajkowski, upr. nr PDL/0094/PBE/19 do projektowania bez ograniczeń w specjalności instalacyjnej w zakresie sieci instalacji i urządzeń elektroenergetycznych

Brandza konstrukcyjno-budowlana Projektant mgr inż. Sławomir Szalek upr. nr WAM/0144/POOK/08 do projektowania bez ograniczeń w specjalności konstrukcyjno-budowlanej

Sprawdził mgr inż. Tomasz Sikorski upr. nr WAM/0056/PWOK/08 do projektowania i kierowania robotami budowlanymi bez ograniczeń w specjalności konstrukcyjno-budowlanej

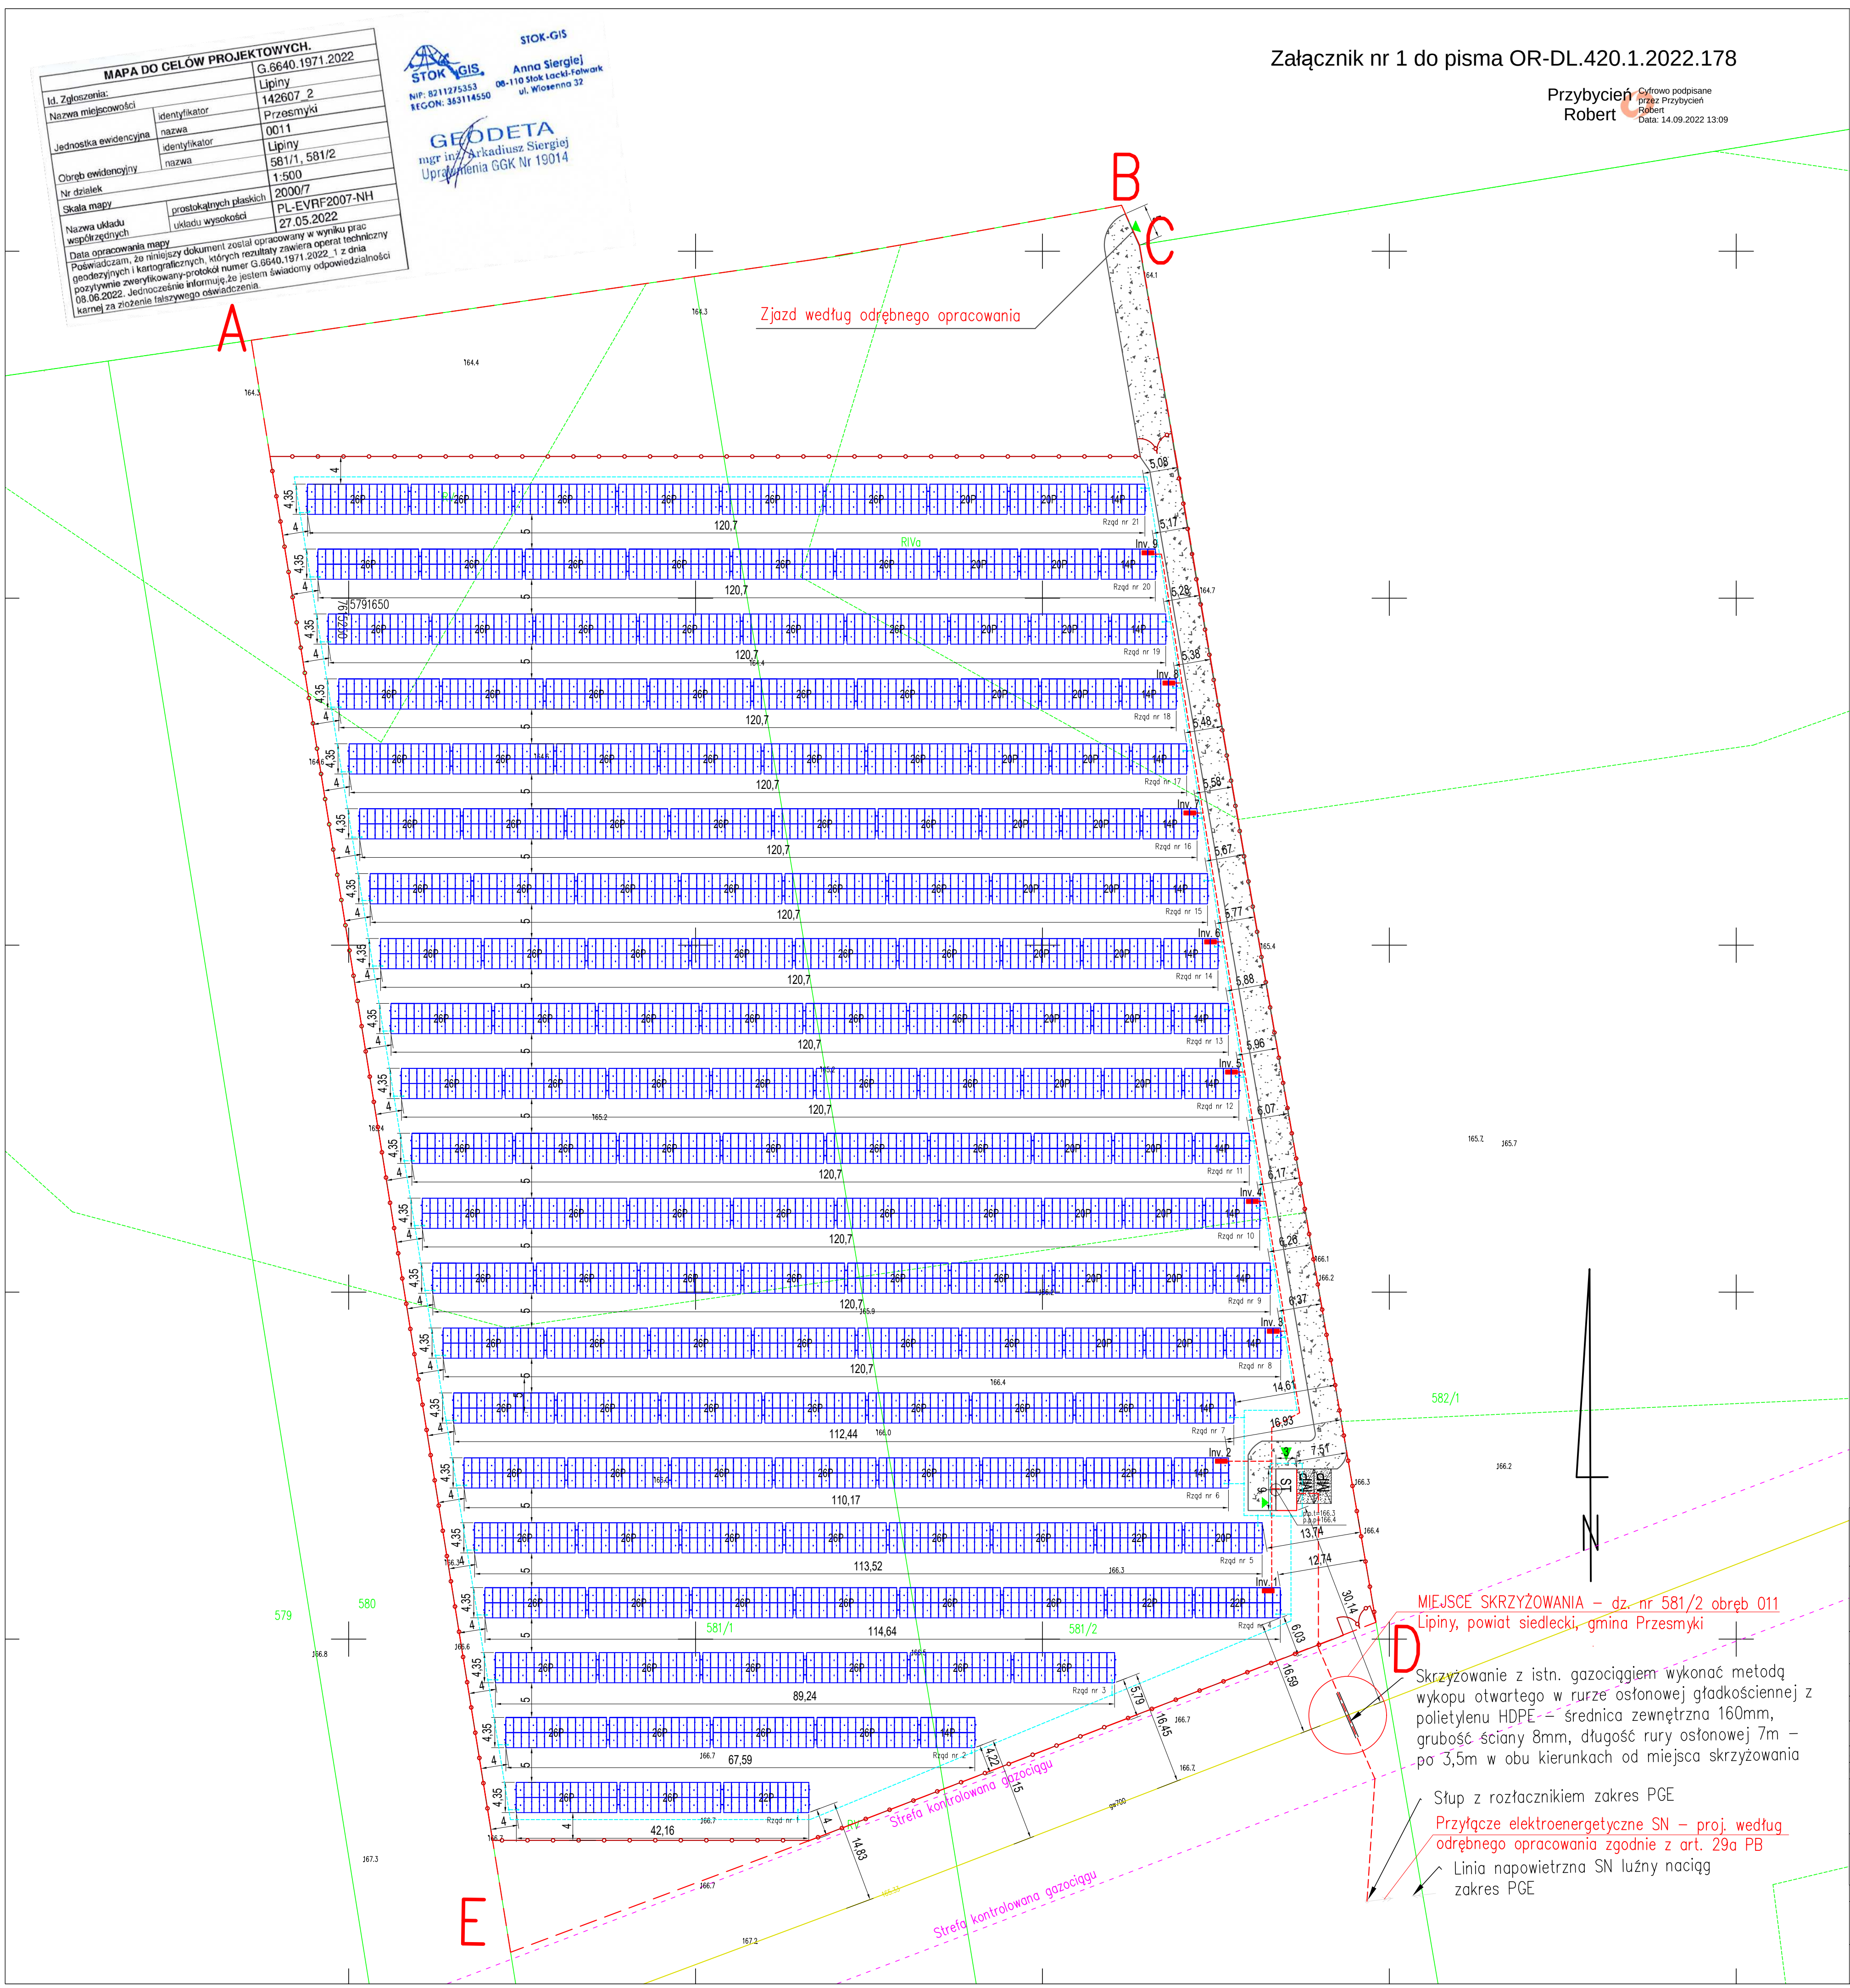

MIEJSCE SKRZYŻOWANIA – dz. nr 581/2 obręb 011 Lipiny, powiat siedlecki, gmina Przesmyki

Skrzyżowanie z istn. gazociągami wykonać metodą wykupu otwartego w rurze osłonowej gładkościennej z polietylenu HDPE – średnica zewnętrzna 160mm, grubość ściany 8mm, długość rury osłonowej 7m – po 3,5m w obu kierunkach od miejsca skrzyżowania

Słup z rozłącznikiem zakres PGE  
Przyłącze elektroenergetyczne SN – proj. według odrębnego opracowania zgodnie z art. 29a PB  
Linia napowietrzna SN luźny naciąg zakres PGE

Zjazd według odrębnego opracowania

Strefa kontrolowana gazociągami  
Strefa kontrolowana gazociągami